


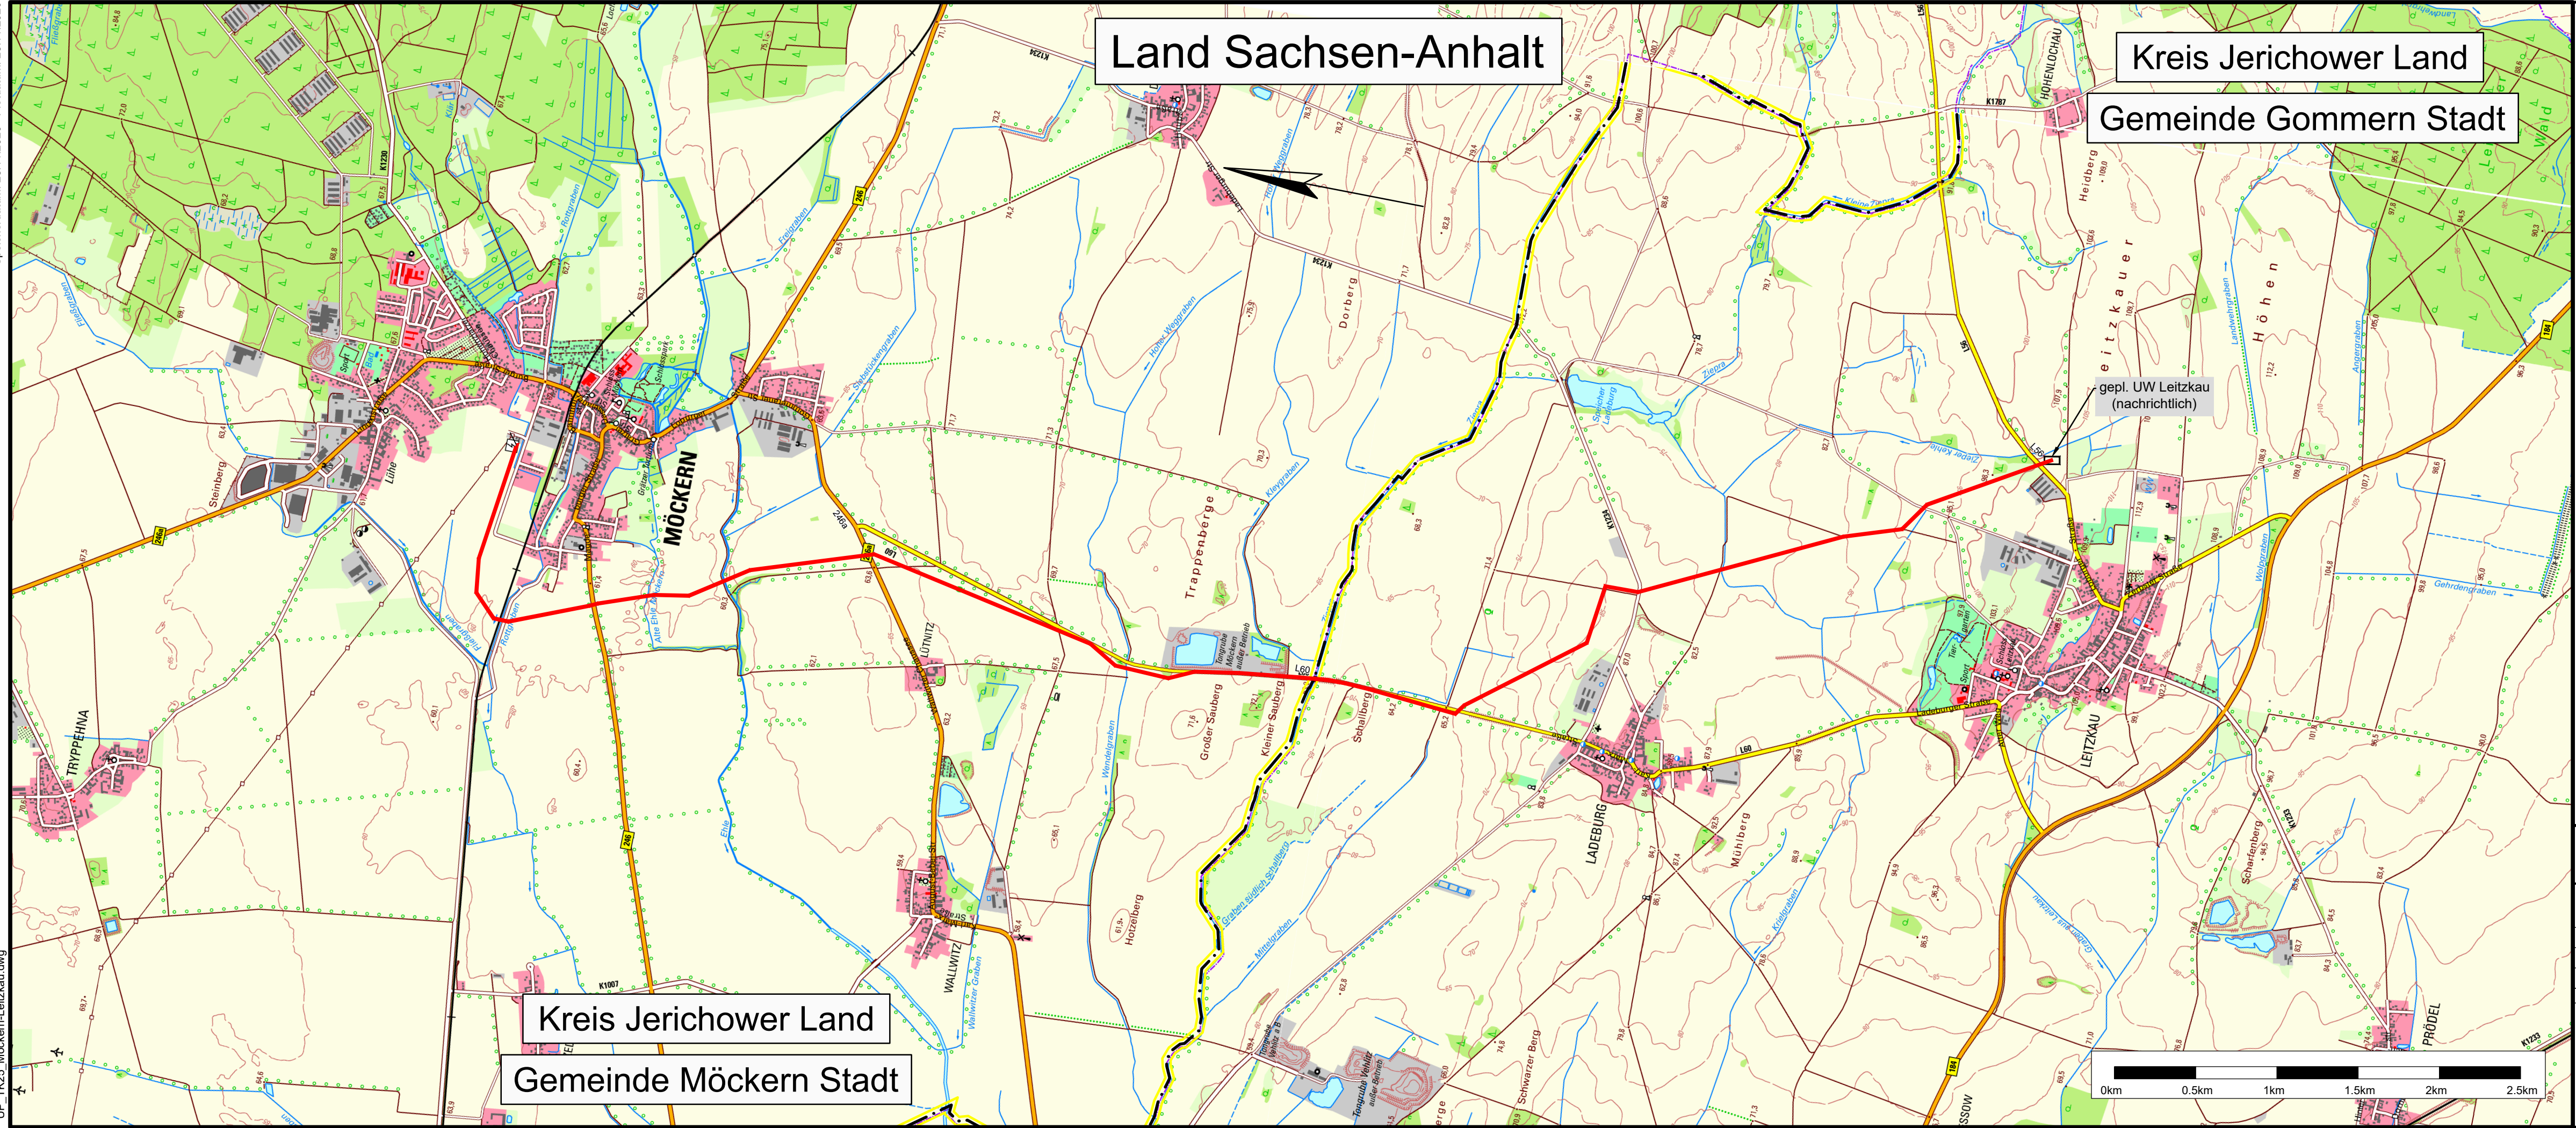

avacon

Anlage x.x

110-kV-Erdkabel Möckern -Leitzkau, LH-xx-xxxx Übersichtsplan

Legende:

- Kilometrierung
- geplante Kabeltrasse
- bestehende Freileitung
- Stadt / Gemeinde
- UW Standort
- Blattsschnitte gemäß Anlage x.x Lageplan

Quellvermerk: Auszug aus den Geobasisdaten der Geoinformationsverwaltung Sachsen-Anhalt, (c) Geobasis-DE / LVermGeo LSA, 2019

Planfeststellungsunterlage

Trassierungsfirma:	Am Egelingsberg 1 38542 Leiferde Fon +49 5373 33289-00 Fax +49 341 5279 133	K2 Engineering GmbH
Ausgabe:	12/20	
Erstellt:	11/20	T. Schäfer
Geprüft:	12/20	K.-W. Hogrefe
Maßstab: 1 : 10000	Format: 841 x 297	Blatt: 01/01

Aufgestellt
Avacon Netz GmbH
xxxxxxxxxx,xx.xx.xxxx.....
i. A. xxxxxxx xxxxxx i. A. xxxx xxxxxxxxx

Festgestellt
Halle (Saale), den
Landesverwaltungsamt
Im Auftrag - Siegel -
.....